

Residenza Sanitaria Assistenziale Torino	 SENIOR RESIDENCE	VERIFICHE EFFETTUATE SUI RIVELATORI DI FUMO E INCENDIO				responsabile della verifica Egidio Vair
		verificatore Sicurtec Via, Venaus (To)				
		P.IVA	8218040015	REA	955159 TO	
EFFETTUATE AI SENSI DELLA NORMA uni 11224:2011						data
tipo di verifica	☐ Controllo periodico ☐ Manutenzione ordinaria	☐ Manutenzione straordinaria		scopo della verifica		
committente	ragione sociale	sede operativa		Controllo sulla centrale	☒ efficienza e commutazione delle alimentazioni, segnalazioni, rimozione alimentazione primaria	☐
	Senior Residence s.r.l. via G. Servais, 80 10146 Torino REA	Senior Residence s.r.l. via G. Servais, 80 10146 Torino attività ex D.M.			☐ stato delle batterie	☐
comprende	☐ Rivelaz. a linea collettiva	☐ Impianto di estinzione		Controllo sul sistema	☐ efficienza segnal. ottiche e digitali	☐
	☐ Rivelaz. a linea indirizzata	per questa parte fare riferimento alle modalità di verifica prescritte nelle norme di riferimento applicabili			☐ efficienza segnalazioni acustiche	☐
	☐ Rivelaz. Con ASD				☐ efficienza dei segnali di rinvio degli stati di allarme e guasto su telefoni portatili DECT	☐
esecuzione elettrica	☐ Civile	se a rischio esplosione vedere la direttiva ATEX, per esempio CEI EN 60079-17 per ambienti in presenza di gas		Controllo sulle linee	☐ efficienza del sistema di visualizzazione grafica e possibilità di inviare e ricevere comandi	☐
	☐ industriale o terziario				☐ segnalazione guasto su apertura a tutto circuito delle linee di comando sorvegliate	☐ a campione
	☐ luoghi a rischio esplosione				☐ segnalazione guasto su apertura o tutto circuito delle linee di comando sorvegliate	☐ a campione
Documenti utilizzati e disegni di riferimento						
documenti allegati	☐ disegni di progetto e schemi elettrici			Esiste la lista di controllo dettagliata	☐ allegare copia del documento	☐ vedi do
	☐ disegni con planimetrie e riportanti la posizione dei componenti				☐ esecuzione positiva delle prove di allarme sui dispositivi	☐ non barrare se
	☐ calcoli di flusso (solo per sistemi con ASD)				☐ controllo positivo delle segnalazioni di allarme presso l'impianto	☐
	☐ norme e specifiche di prova impiegate			Controllo funzionale impianto	☐ controlli addiz. sul sistema radio segnalaz. guasto su rimoz. disp. a camp.	☐
	☐ lista di controllo dettagliata di tutti i componenti del sistema				☐ controllo positivo delle congruenze delle segnalazioni e delle visualizz.	☐
	☐ altri documenti					
Durante le prove sono state riscontrate delle non conformità? Se SI indicarle				Gruppo di verifica		
Sono state risolte?				☐ SI	☐ NO	
il committente è stato informato?				☐ SI	☐ NO	
commenti e note				1)		
				2)		
						visto: il committente

Residenza Sanitaria Assistenziale Torino	 SENIOR RESIDENCE	VERIFICHE EFFETTUATE SUI RIVELATORI DI FUMO E INCENDIO				responsabile della verifica Egidio Vair
		verificatore	Sicurtec Via, Venaus (To)			
		P.IVA	8218040015	REA	955159 TO	

Residenza Sanitaria Assistenziale Torino		 SENIOR RESIDENCE		VERIFICHE EFFETTUATE SUI RIVELATORI DI FUMO E INCENDIO						responsabile della verifica Egidio Vair			
				verificatore Sicurtec Via, Venaus (To)									
				P.IVA 8218040015		REA		955159 TO					
data				verifica livelli analogici PIANO TERRA - 100						verificatore			
ambiente	valore rilevato	pulizia		ambiente	valore rilevato	pulizia		ambiente	valore rilevato	pulizia		ambiente	valore rilevato
cam 101 03-18				cam 103 03-20				cam 105 03-26				cam 123 03-27	
cam 107 03-34				cam 109 03-38				cam 111 03-39				cam 113 03-43	
cam 110 03-44				cam 108 03-40				cam 106 03-37				cam 104 03-35	
cam 124 03.30				cam 124 03-29				cam102 03-21				loc 120 03-19	
loc 151 03-12				loc 153 03-10				loc 155 03-08				loc 171 03-06	
cam 161 03-02				cam162 03-01				cam 164 03-04				loc 170 03-05	
loc 166 03-07				loc 165 03-09				loc 160 03-11				loc 162 03-13	
hall 03-14				hall 03-15				hall 03-16				hall 03-17	
corr dx cs 03-24				corr dx 03-22				corr dx cs 03-25				corr dx 03-28	
corr dx cs 03-32				corr dx 03-33				corr dx cs 03-36				corr dx cs 03-42	
corr dx 03-41				corr sx 03-53				corr sx 03-52				corr sx 03-51	
corr sx cs 03-50				corr sx 03-49				corr sx cs 03-48				corr sx cs 03-47	
corr sx cs 03-46				corr sx 03-45				ripostiglio 03-31				cam 166 03-03	
note e anomalie				note e anomalie				note e anomalie				note e anomalie	

Residenza Sanitaria Assistenziale Torino				VERIFICHE EFFETTUATE SUI RIVELATORI DI FUMO E INCENDIO						responsabile della verifica Egidio Vair			
				verificatore Sicurtec Via, Venaus (To)									
				P.IVA 8218040015		REA 955159 TO							
data				verifica livelli analogici PIANO PRIMO 200						verificatore			
ambiente	valore rilevato	pulizia		ambiente	valore rilevato	pulizia		ambiente	valore rilevato	pulizia		ambiente	valore rilevato
cam 201 05-32				cam 203 05-35				cam 205 03-38				cam 223 05-39	
cam 207 05-45				cam 209 05-47				cam 211 05-51				cam 213 05-53	
cam 212 05-54				cam 210 05-52				cam 208 05-48				cam 206 05-46	
loc 224 05-41				loc 224 05-40				cam 204 05-36				cam 202 05-33	
cam 253 05-24				cam 255 05-22								loc 274 05-14	
loc 274 05-15				cam 257 05-12				cam 259 05-07				cam 261 05-05	
cam 263 05-03				cam 262 05-04				cam 260 05-06				cam 258 05-11	
loc 273 05-13				loc 270 05-19				cam 256 05-23				cam 254 05-25	
cam 252 05-26				loc 291 05-28				disi 248 05-29				depos 05-57	
corr dx 05-30				corr dx cs 05-31				corr dx 05-34				corr dx cs 05-37	
corr dx 05-56				corr dx 05-55				corr dx 05-42				corr dx cs 05-43	
corr dx 05-44				corr dx cs 05-49				corr dx 05-50				corr sx 05-27	
corr sx 05-20				corr sx 05-21				corr sx cs 05-17				corr sx 05-18	
corr sx cs 05-16				corr sx cs 05-10				corr sx 05-09				corr sx cs 05-08	
corr sx cs 05-01				corr sx 05-02									
note e anomalie				note e anomalie				note e anomalie				note e anomalie	

Residenza Sanitaria Assistenziale Torino				VERIFICHE EFFETTUATE SUI RIVELATORI DI FUMO E INCENDIO					responsabile della verifica Egidio Vair		
				verificatore Sicurtec Via, Venaus (To)							
				P.IVA 8218040015		REA 955159 TO					
data				verifica livelli analogici PIANO SECONDO 300					verificatore		
ambiente	valore rilevato	pulizia		ambiente	valore rilevato	pulizia		ambiente	valore rilevato	pulizia	
cam 301 07-35				cam 303 07-37				cam 305 07-39			
cam 307 07-45				cam 309 07-47				cam 311 07-54			
cam 312 07-57				cam 310 07-55				cam 308 07-53			
loc 324 07-44				loc 324 07-43						cam 304 07-38	
loc 302 07-36				cam 353 07-25				cam 358 07-21			
loc 374 07-16				loc 374 07-15				ripostiglio 07-17		cam 357 07-11	
cam 359 07-07				cam 361 07-05				cam 363 07-01		cam 362 07-04	
cam 360 07-06				cam 358 07-12				loc 373 07-14		loc 370 07-19	
cam 356 07-20				cam 254 07-24				cam 352 07-26		loc 391 07-28	
loc 396 07-31				disimp 07-29				loc 349 07-30		corr dx cs 07-32	
corr dx 07-33				corr dx cs 07-34				corr dx cs 07-40		corr dx 07-41	
corr dx cs 07-48				corr dx 07-49				corr dx cs 07-50		corr dx 07-51	
corr dx cs 07-52				corr sx cs 07-27				corr sx 07-23		corr sx 07-22	
corr sx cs 07-18				corr sx 07-13				corr sx cs 07-10		corr sx 07-09	
corr sx cs 07-08				corr sx cs 07-02	valore inesistente			corr sx 07-03			
note e anomalie				note e anomalie				note e anomalie			

Residenza Sanitaria Assistenziale Torino		 SENIOR RESIDENCE		VERIFICHE EFFETTUATE SUI RIVELATORI DI FUMO E INCENDIO						responsabile della verifica Egidio Vair			
				verificatore Sicurtec Via, Venaus (To)									
				P.IVA 8218040015		REA 955159 TO							
data				verifica livelli analogici PIANO TERZO 400						verificatore			
ambiente	valore rilevato	pulizia		ambiente	valore rilevato	pulizia		ambiente	valore rilevato	pulizia		ambiente	valore rilevato
cam 401 09-20				cam 403 09-26				cam 405 09-27				loc 423 09-29	
cam 407 09-36				cam 409 09-38				cam 411 09-42				cam 413 09-44	
cam 412 09-45				cam 410 09-43				cam 408 09-39				cam 406 09-37	
ripostiglio 09-33				loc 424 09-32				loc 424 09-31				cam 404 09-25	
loc 402 09-21				cam 453 09-13				cam 455 09-09				ripostiglio 09-04	
loc 473 09-03				ripostiglio 09-02				cam 457 09-49				cam 459 09-50	
cam 461 09-53				cam 463 09-54				ripostiglio 09-01				loc 458 09-07	
cam 456 09-08				cam 454 09-12				cam 452 09-15				loc 491 09-18	
loc 446 09-19				disimpeg 09-55				deposito 09-16				corr dx 09-17	
corr dx 09-22				corr dx cs 09-23				corr dx 09-24				corr dx cs 09-28	
corr dx 09-30				corr dx cs 09-34				corr dx 09-35				corr dx cs 09-40	
corr dx 09-41				corr sx cs 09-14				corr sx 09-11				corr sx cs 09-10	
corr sx cs 09-06				corr sx 09-05				corr sx cs 09-46				corr sx cs 09-48	
corr sx 09-47				corr sx 09-51				corr sx cs 09-52					
note e anomalie				note e anomalie				note e anomalie				note e anomalie	

Residenza Sanitaria Assistenziale Torino				VERIFICHE EFFETTUATE SUI RIVELATORI DI FUMO E INCENDIO						responsabile della verifica Egidio Vair			
				verificatore Sicurtec Via, Venaus (To)									
				P.IVA 8218040015		REA 955159 TO							
data				verifica livelli analogici PIANO QUARTO 500						verificatore			
ambiente	valore rilevato	pulizia		ambiente	valore rilevato	pulizia		ambiente	valore rilevato	pulizia		ambiente	valore rilevato
loc att.ma 11-25	780			loc att.ma 11-26	804			loc autidor 11-31	804			loc autidor 11-32	636
loc 506 11-28	804			loc 504 11-27	804			loc parruc 11-22	780				
loc ascens 11-36	segnale assente			deposito 11-34	segnale assente			loc 555 11-11	804			loc 555 11-10	744
loc 557 11-01	852			loc ascens 11-37	segnale assente			ripostiglio 11-02	804			cam mortu 11-06	804
magazzino 11-13				capella 11-33				cappella 11-35				corr dx 11- 17	
corr dx cs 11-18				corr dx 11-19				corr dx 11-20				corr dx cs 11-21	
corr dx cs 11-23				corr dx 11-24				corr dx cs 11-29				corr dx 11-30	
corr sx cs 11-16				corr sx 11-15				corr sx 11- 14				corr sx cs 11-14	
corr sx cs 11-09				corr sx 11-08				corr sx cs 11-07				corr sx cs 11-05	
corr sx 11-04				corr sx cs 11-03									
note e anomalie				note e anomalie				note e anomalie				note e anomalie	

Residenza Sanitaria Assistenziale Torino				VERIFICHE EFFETTUATE SUI RIVELATORI DI FUMO E INCENDIO					responsabile della verifica Egidio Vair			
				verificatore Sicurtec Via, Venaus (To)								
				P.IVA 8218040015 REA 955159 TO								
data				verifica livelli analogici PIANO SEMINTERRATO 600					verificatore			
ambiente	valore rilevato	pulizia		ambiente	valore rilevato	pulizia		ambiente	valore rilevato	pulizia	ambiente	valore rilevato
No Food 1-1				Dispensa 1-2				Cucina 1-3			Celle frigo 1-4	
Corridoio 1-5				Corridoio 1-6				Cucina c 1-7			Corridoio 1-8	
Corridoio 1-9				Corridoio 1-10				WC Fem 1-11			WC Uomi 1-12	
Corridoio 1-13				Corridoio 1-14				Corridoio 1-15			Spogl Mas 1-16	
Carrelli 1-17				Mensa 1-18				Spogl Mas 1-19			Corridoio 1-20	
Corridoio 1-21				Biancheri1-22				Corridoio 1-23			Spogl Fem 1-24	
Stireria 1-25				Lavanderi1-26				Corridoio 1-27			Corridoio 1-28	
Deposito 1-29				Ascensore 1-30				Dep. Pulito 1-31			Dep. Pann 1-32	
Corridoio 1-33				Corridoio 1-34				Corridoio 1-35			Corridoio 1-36	
Corridoio 1-37				Sp.MsSx 1-38				Sp.MsDx 1-39			Ambulat. 1-40	
Ambulat. 1-41				Ambulat. 1-42				Corridoio 1-43			Corridoio 1-44	
Corridoio 1-45				Corridoio 1-46				Fisioterap 1-47			Corridoio 1-48	
Palest Dx 1-49				Palest Sx 1-50				Magaz Pal 1-51			Corridoio 1-52	
Corridoio 1-53				Corridoio 1-54				Corridoio 1-55			Ripostiglio 1-56	
Magazzino 1-57				Trattament 1-58				Tratt. Dx 1-59			Tratt. Sx 1-60	
Centrale 1-64				Centrale 1-65				Centrale 1-66			Centrale 1-67	
Corr.Sx cs 1-61				Corr. Sx 1-62				Corr.Sx cs 1-63			Corr. Sx 1-64	
note e anomalie				note e anomalie				note e anomalie			note e anomalie	

Residenza Sanitaria Assistenziale Torino	 SENIOR RESIDENCE	VERIFICHE EFFETTUATE SUI RIVELATORI DI FUMO E INCENDIO				responsabile della verifica Egidio Vair
		verificatore	Sicurtec Via, Venaus (To)			
		P.IVA	8218040015	REA	955159 TO	



Residenza Sanitaria Assistenziale Torino	 SENIOR RESIDENCE	VERIFICHE EFFETTUATE SUI RIVELATORI DI FUMO E INCENDIO				responsabile della verifica Egidio Vair
		verificatore	Sicurtec Via, Venaus (To)			
		P.IVA	8218040015	REA	955159 TO	



Cod. MAN 14.1

rev. 01

note e azioni
barrare se con esito
positivo

su tutti i piani

alla centrale

con rimozione di
un sensore

scollegando un morsetto

Documento da pg. 2 a pg. 7

presente	la lista di controllo
----------	-----------------------

Cod. MAN 14.1
rev. 01

[illegible]

[illegible]

[illegible]

[illegible]

[illegible]

Cod. MAN 14.1

rev. 01

pulizia

[illegible]

Cod. MAN 14.1
rev. 01



Cod. MAN 14.1
rev. 01



Residenza Sanitaria Assistenziale Torino		 SENIOR RESIDENCE		VERIFICHE SU PRESIDI ANTINCENDIO (Elettromagnetici)				cod MAN 14.2	
				effettuate ai sensi della Norma UNI 9994 -1 da verificatore Sicurtec fraz. Molino 38, Venaus (To)				REV. '00	
				P.IVA 8218040015 REA 955159 TO				verificatore Egidio Vair	
Elettromagnetici apertura e chiusura porte U.S.								note	
modalità di verifica: controllo efficienza del sistema elettrico di sgancio magnete									
piano	numero	Locale	tipologia presidio	dim. n° ante	verificato		verificato		
					data	tecnico	data	tecnico	
-1 semint.	600	601	U.S. corr cucina	normale	120				
			Push bar	1					
		613	U.S. corr. Servizi	REI 120	120				
				leva	2				
		619	accesso corridoio Palestra	REI 120	120				
				leva	2				
		623	U.S. corr. Palestra	normale	120				
				leva	2				
	-1 semint.	630	U.S. scala su cortile	normale	120				
				Push bar	1				
		631	U.S. filtro ascens. su cortile	normale	120				
				Push bar	1				
		632	U.S. palestra su cortile	normale	120				
				Push bar	1				
	101	U.S. corridoio ncl 150	REI 120	120					
leva			1						
	108	Acce4sso corridoio uffici	REI 120	180					
leva			2						
	111	filtro su sala hall	REI 120	180					
leva			2						
	112	filtro su scala centrale	REI 120	120					
leva			2						
	116	U.S. corridoio ncl 100	REI 120	120					
leva			1						
200	201	U.S. corridoio ncl 250	REI 120	120					
			leva	1					
	205	accesso corridoio ncl 250	REI 120	180					
			leva	2					
	208	da filtro a montalettighe	REI 120	180					
			leva	2					
	209	filtro su scala centrale	REI 120	120					
			leva	2					
	211	accesso corridoio ncl 200	REI 120	120					
			leva	2					
214	U.S.ncl 200	REI 120	120						
		leva	1						
300	301	U.S. corridoio ncl 250	REI 120	120					
			leva	1					
	305	accesso corridoio ncl 350	REI 120	180					
			leva	2					
	308	da filtro a montalettighe	REI 120	120					
			leva	2					
	309	filtro su scala centrale	REI 120	120					
			leva	2					
	311	accesso corridoio ncl 300	REI 120	120					
			leva	2					
314	U.S. ncl 300	REI 120	120						
		leva	1						

Residenza Sanitaria Assistenziale Torino		 SENIOR RESIDENCE		VERIFICHE SU PRESIDI ANTINCENDIO (Elettromagneti)				cod MAN 14.2	
				effettuate ai sensi della Norma UNI 9994 -1 da verificatore Sicurtec fraz. Molino 38, Venaus (To)				REV. '00	
				P.IVA 8218040015 REA 955159 TO				verificatore Egidio Vair	
Elettromagneti apertura e chiusura porte U.S.									
modalità di verifica: controllo efficienza del sistema elettrico di sgancio magnete									
piano	numero	Locale	tipologia presidio	dim. n° ante	verificato		verificato		note
					data	tecnico	data	tecnico	
	014	U.S. na 300	leva	1					


Residenza Sanitaria Assistenziale Torino		 SENIOR RESIDENCE		VERIFICHE SU PRESIDI ANTINCENDIO (Elettromagnetici) effettuate ai sensi della Norma UNI 9994 -1 da verificatore Sicurtec fraz. Molino 38, Venaus (To) P.IVA 8218040015 REA 955159 TO				cod MAN 14.2	REV. '00
Elettromagnetici apertura e chiusura porte U.S. modalità di verifica: controllo efficienza del sistema elettrico di sgancio magnete									verificatore Egidio Vair
piano	numero	Locale	tipologia presidio	dim. n° ante	verificato		verificato		note
					data	tecnico	data	tecnico	
piano 3°	401	U.S. su terrazzo_1	normale	90					
			leva	1					
	402	U.S. su terrazzo_2	normale	90					
			leva	1					
	403	accesso veranda	normale	120					
			leva	1					
	405	U.S. su terrazzo coperto	normale	120					
			leva	1					
	407	accesso ncl 450	REI 120	120					
			Push bar	2					
	408	U.S. su filtro scale	REI 120	120					
			leva	2					
410	U.S. su scale centrale	REI 120	120						
		leva	2						
411	Uscita su filtro ascensore	REI 120	180						
		Push bar	2						
414	accesso ncl 400	REI 120	120						
		Push bar	2						
417	U.S. ncl 400	REI 120	120						
		Push bar	2						
piano 5°	509	U.S. corridoio su filtro ascensori	REI 120	180					
			leva	2					
	510	U.S. su scala centrale	REI 120	120					
			leva	2					
	511	accesso corridoio auditorium	REI 120	180					
			leva	2					
517	locale attività artistiche	REI 120	180						
		scrocco	2						
518	U.S. su terrazzo_1	normale	120						
		leva	2						
519	U.S. su terrazzo_2	normale	120						
		Push bar	2						
			Elettromagnetici	29					
				data	RSPP	data	RSPP		
			visto						

Residenza Sanitaria Assistenziale Torino		 SENIOR RESIDENCE		VERIFICHE SU PRESIDI ANTINCENDIO (Elettromagneti)				cod MAN 14.2	
				effettuate ai sensi della Norma UNI 9994 -1 da verificatore Sicurtec fraz. Molino 38, Venaus (To)				REV. '00	
				P.IVA 8218040015		REA 955159 TO		verificatore Egidio Vair	
Elettromagneti apertura e chiusura porte U.S.								note	
modalità di verifica: controllo efficienza del sistema elettrico di sgancio magnete									
piano	numero	Locale	tipologia presidio	dim. n° ante	verificato		verificato		
					data	tecnico	data	tecnico	


in via ANTONIO BAKA - San Donato 23 10138 TORINO - tel. 011/555555 in via SAN DONATO - via Roma 23/25 10137 TORINO - tel. 011/555555 SENIOR RESIDENCE - via G. Saragat 78 - TORINO Piano Piano Primo - Residenza Sanitaria Assistenziale Note: Verifiche Antincendio e Verifiche Elettromagnetiche scala 1:200	in via ANTONIO BAKA - San Donato 23 10138 TORINO - tel. 011/555555 in via SAN DONATO - via Roma 23/25 10137 TORINO - tel. 011/555555 SENIOR RESIDENCE - via G. Saragat 78 - TORINO Piano Piano Primo - Residenza Sanitaria Assistenziale Note: Verifiche Antincendio e Verifiche Elettromagnetiche scala 1:200	18 porte RD 33 porte norm tutte con mantellone antipanico scala 1:200	1 apr. 2018 scala 1:200
---	---	---	-------------------------------





in via ANTONIO BAKA - San Donato 23 10138 TORINO - tel. 011/555555 in via SAN DONATO - via Roma 23/25 10137 TORINO - tel. 011/555555 SENIOR RESIDENCE - via G. Saragat 78 - TORINO Piano Piano Primo - Residenza Sanitaria Assistenziale Note: Verifiche Antincendio e Verifiche Elettromagnetiche scala 1:200	in via ANTONIO BAKA - San Donato 23 10138 TORINO - tel. 011/555555 in via SAN DONATO - via Roma 23/25 10137 TORINO - tel. 011/555555 SENIOR RESIDENCE - via G. Saragat 78 - TORINO Piano Piano Primo - Residenza Sanitaria Assistenziale Note: Verifiche Antincendio e Verifiche Elettromagnetiche scala 1:200	18 porte RD 33 porte norm tutte con mantellone antipanico scala 1:200	2 apr. 2018 scala 1:200
---	---	---	-------------------------------

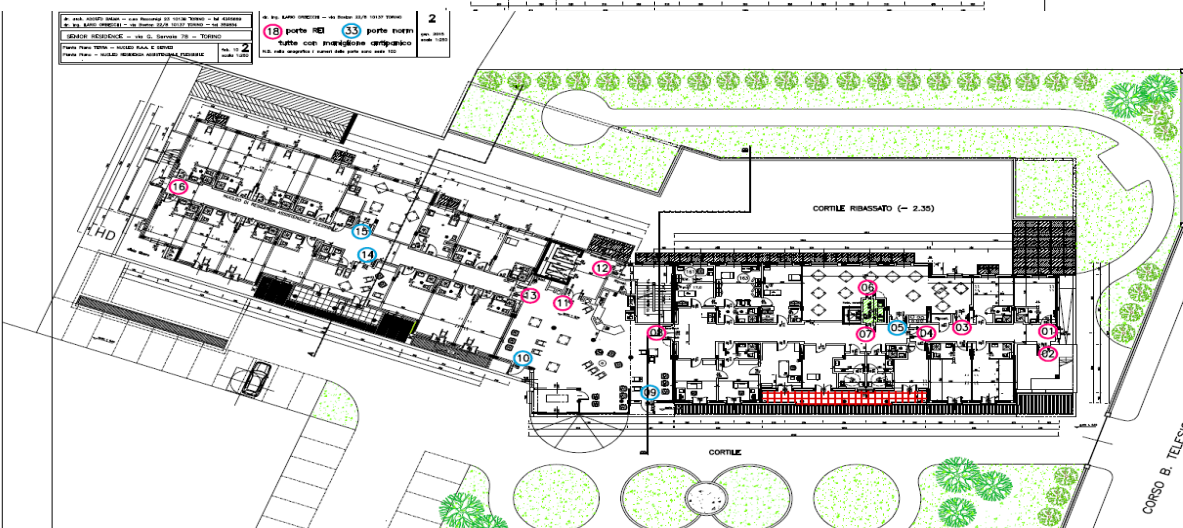

in via ANTONIO BAKA - San Donato 23 10138 TORINO - tel. 011/555555 in via SAN DONATO - via Roma 23/25 10137 TORINO - tel. 011/555555 SENIOR RESIDENCE - via G. Saragat 78 - TORINO Piano Piano Primo - Residenza Sanitaria Assistenziale Note: Verifiche Antincendio e Verifiche Elettromagnetiche scala 1:200	in via ANTONIO BAKA - San Donato 23 10138 TORINO - tel. 011/555555 in via SAN DONATO - via Roma 23/25 10137 TORINO - tel. 011/555555 SENIOR RESIDENCE - via G. Saragat 78 - TORINO Piano Piano Primo - Residenza Sanitaria Assistenziale Note: Verifiche Antincendio e Verifiche Elettromagnetiche scala 1:200	18 porte RD 33 porte norm tutte con mantellone antipanico scala 1:200	3 apr. 2018 scala 1:200
---	---	---	-------------------------------

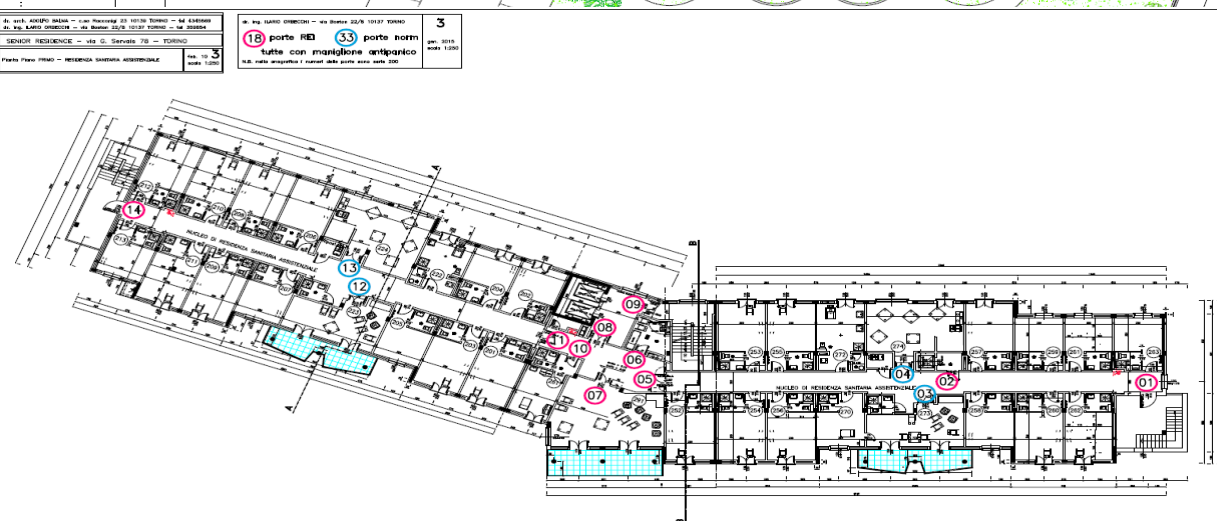

in via ANTONIO BAKA - San Donato 23 10138 TORINO - tel. 011/555555 in via SAN DONATO - via Roma 23/25 10137 TORINO - tel. 011/555555 SENIOR RESIDENCE - via G. Saragat 78 - TORINO Piano Piano Primo - Residenza Sanitaria Assistenziale Note: Verifiche Antincendio e Verifiche Elettromagnetiche scala 1:200	in via ANTONIO BAKA - San Donato 23 10138 TORINO - tel. 011/555555 in via SAN DONATO - via Roma 23/25 10137 TORINO - tel. 011/555555 SENIOR RESIDENCE - via G. Saragat 78 - TORINO Piano Piano Primo - Residenza Sanitaria Assistenziale Note: Verifiche Antincendio e Verifiche Elettromagnetiche scala 1:200	18 porte RD 33 porte norm tutte con mantellone antipanico scala 1:200	4 apr. 2018 scala 1:200
---	---	---	-------------------------------

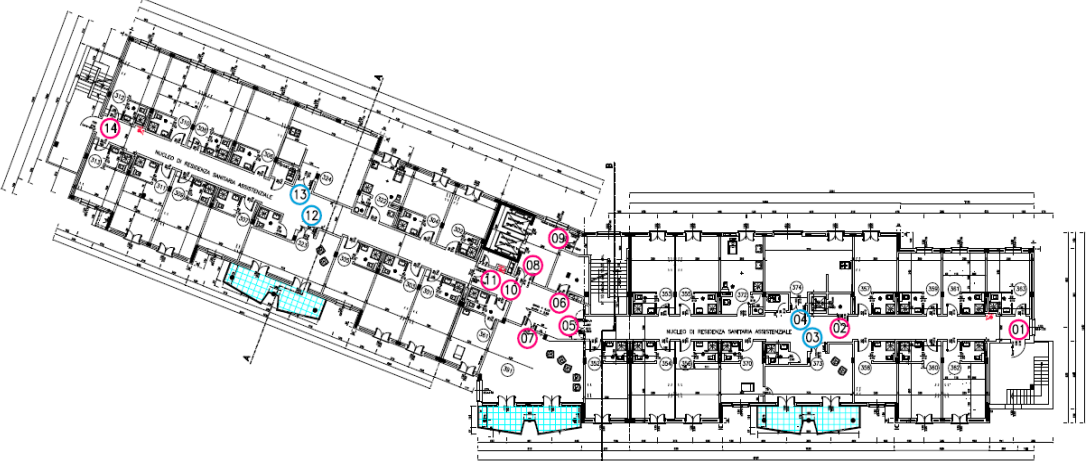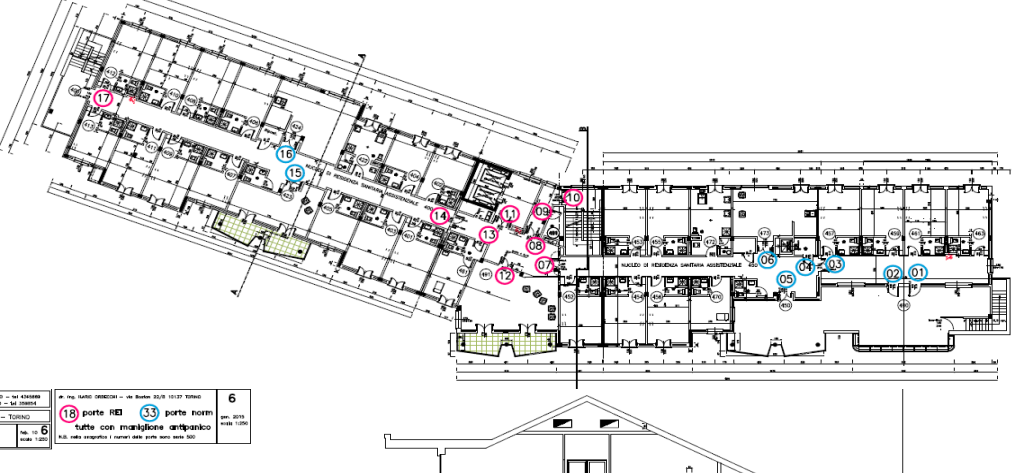Residenza Sanitaria Assistenziale Torino	 SENIOR RESIDENCE	VERIFICHE SU PRESIDI ANTINCENDIO (Elettromagnetici) effettuate ai sensi della Norma UNI 9994 - 1 da verificatore Sicurtec fraz. Molino 38, Venaus (To) P.IVA 8218040015 REA 955159 TO	cod MAN 14.2 REV. '00 verificatore Egidio Vair			
Elettromagnetici apertura e chiusura porte U.S. modalità di verifica: controllo efficienza del sistema elettrico di sgancio magnete			note			
piano numero	Locale	tipologia	dim.	verificato	verificato	
4 SENIOR RESIDENCE - via G. Saravali 78 - TORINO tutti con maniglione antipánico R.S. nella categoria 1 (norma delle porte anti-panico 200)	18 porte RE 33 porte norm					
						
5 SENIOR RESIDENCE - via G. Saravali 78 - TORINO tutti con maniglione antipánico R.S. nella categoria 1 (norma delle porte anti-panico 200)	18 porte RE 33 porte norm					
						
6 SENIOR RESIDENCE - via G. Saravali 78 - TORINO tutti con maniglione antipánico R.S. nella categoria 1 (norma delle porte anti-panico 200)	18 porte RE 33 porte norm					
